


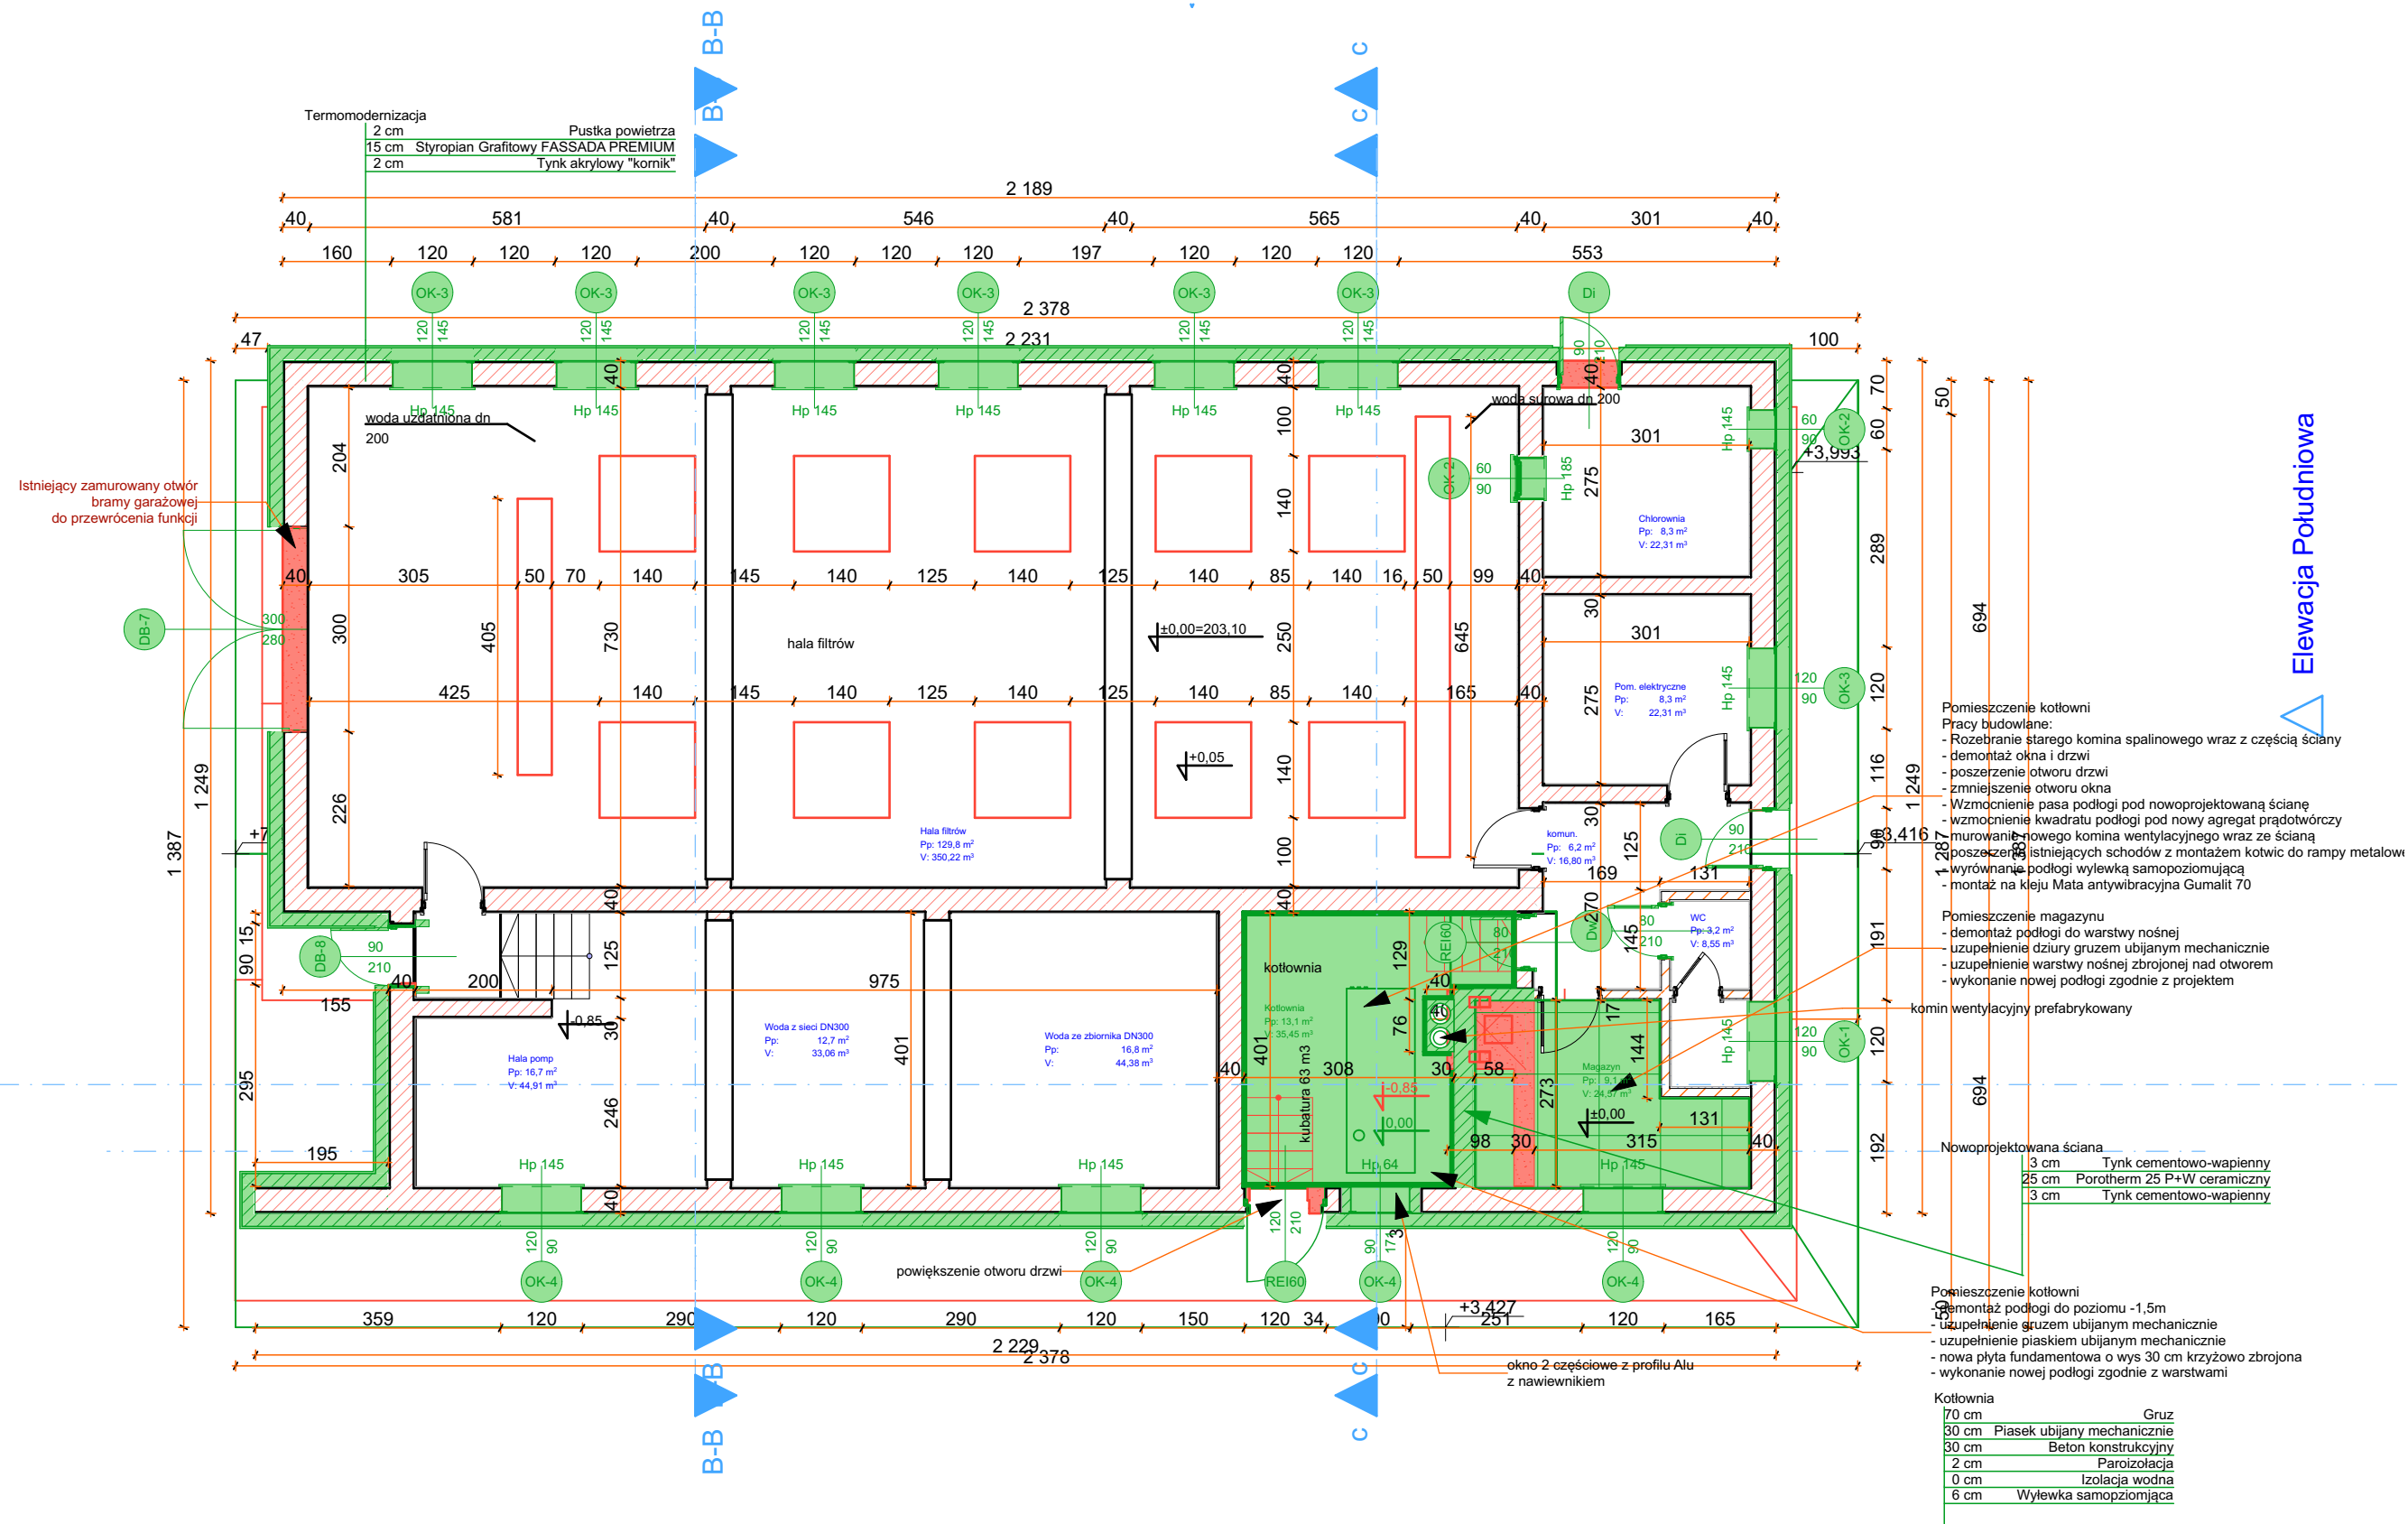

do wyburzenia / rozbiórki

nowoprojektowane

Faza: PROJEKT BUDOWLANY		Maj 2022		Inwestor: Gmina Obsza, Obsza 36, 23-413 Obsza	
Nazwa rysunku:		nowoprojektowane - rzut parteru		Nazwa inwestycji: Przebudowa stacji uzdatniania wody na działkach nr ew. 1074/1; 1076/1, położonych w obrębie ewidencyjnym 0001 Babice=Dorbozy, gmina Obsza.	
Architektura		projektant: mgr inż. arch. Olga KRYGINA		Sprawdzający: mgr inż. Dariusz KLIMCZYK	
Specjalność architektoniczna - bez ograniczeń		22/PKOKK /2015		ANB.V.7342 -70/93	
Specjalność konstrukcyjna - bez ograniczeń		35 240 Rzeszów, ul. Staromiejska 75		tel. (017) 8 600 300	
Format: A -3		Skala: 1:100		Nr rys: N1	